


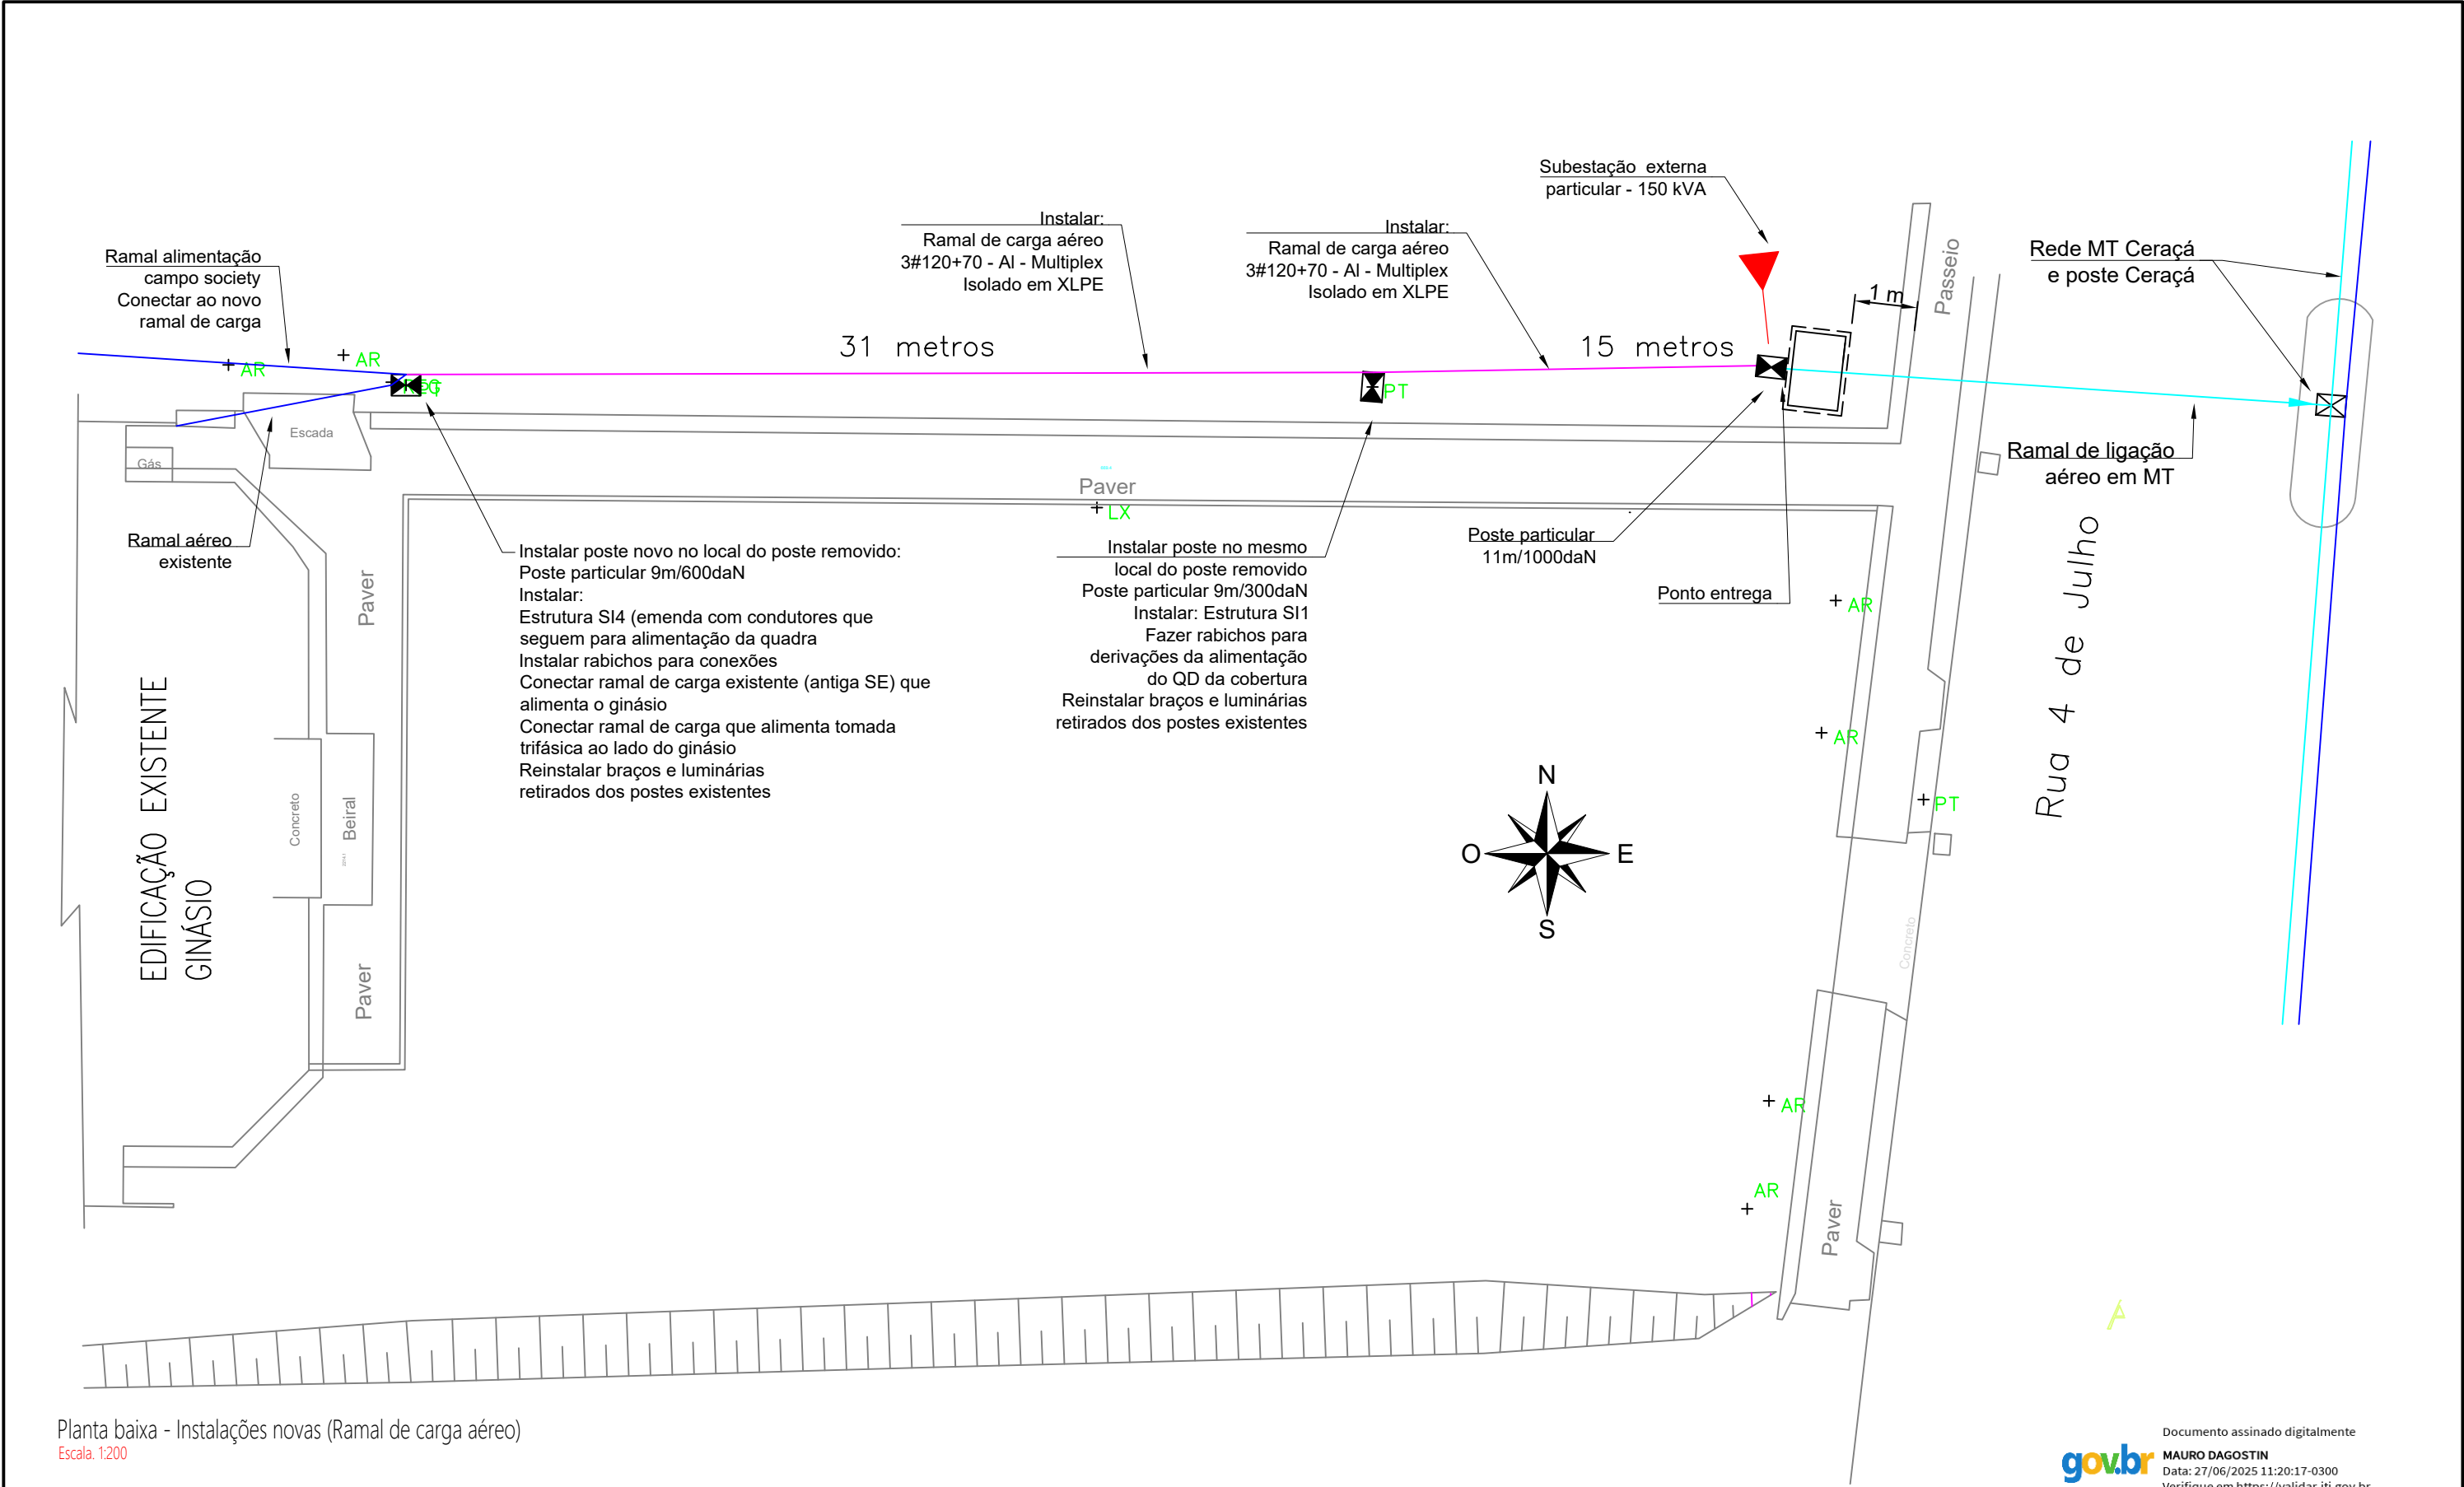

Planta baixa - Instalações novas (Ramal de carga aéreo)
Escala: 1:200

Documento assinado digitalmente
gov.br MAURO DAGOSTIN
Data: 27/06/2025 11:20:17-0300
Verifique em <https://validar.iti.gov.br>

PROJETO / SOLICITAÇÃO: -	TÍTULO: ENTRADA DE ENERGIA EM MÉDIA TENSÃO	PROJETISTA (ENG. ELETRICISTA) MAURO DAGOSTIN CREA/SC 104349-0		
	ESPECIFICAÇÃO: INSTALAÇÕES RAMAL DE CARGA			
LOCALIZAÇÃO: CUNHATAÍ / SC	ART DE PROJETO: 9748258-0	ESCALA: 1:200	DATA: MAIO/2025	PRANCHA: 01C